


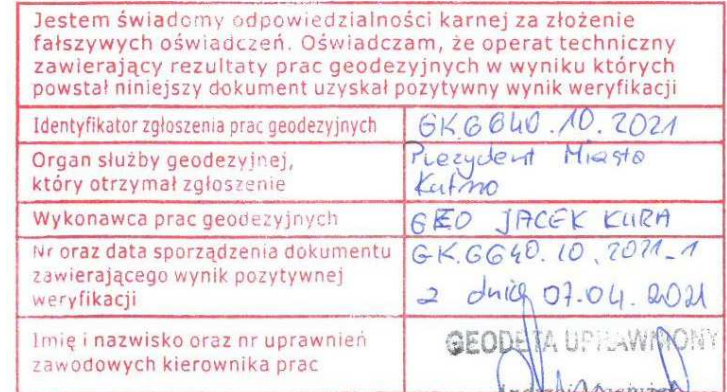

Jestem świadomy odpowiedzialności karnej za złożenie fałszywych oświadczeń. Oświadczam, że operat techniczny zawierający rezultaty prac geodezyjnych jest w pełni poprawny i niniejszy dokument uzyskał pozytywny wynik weryfikacji	
Identyfikator zgłoszenia prac geodezyjnych	GGK660_10_707A
Organ służby geodezyjnej, który otrzymał zgłoszenie	Recepcja M=980 Kafno
Wykonawca prac geodezyjnych	GEO D PRACE KURA
nr oraz data sporządzenia dokumentu zawierającego wynik pozytywnej weryfikacji	GGK640_10_707A 2 dnia 07.04.2021
Imię i nazwisko oraz nr uprawnień za odowdych kierownika prac	GEO D PRACE KURA

LEGENDA

- proj. sieć kanalizacji sanitarnej Ø200 PVC
- proj. odgałęzienia boczne kan. saitarnej Ø160 PVC
- proj. studnia betonowa Ø1000 (KS6, 9)
- proj. studzienka tworzywowa Ø425 (KS2, 3, 4, 5, 7, 8)

USŁUGI PROJEKTOWE DARIUSZ KUBIAK 99-300 Kutno, ul. Spacerowa 8			
Nazwa opracowania	Sieć kanalizacji sanitarnej PVC DN200 z odgałęzieniami bocznymi PVC DN160		
Przedmiot rysunku	Projekt zagospodarowania terenu	Skala: 1:500	
Lokalizacja obiektu	Kutno, ul. Celiny i Mieczysława Fijałkowskich	Nr rys. 1	
Inwestor	Przedsiębiorstwo Wodociągów i Kanalizacji Sp. z o.o. ul. Przemysłowa 4, 99 - 300 Kutno	Data 09.2021	
Projektant	mgr inż. Michał Tyrański	LOD/2850/ PBS/15	
Asystent projektanta:	inż. Dariusz Pisarkiewicz		