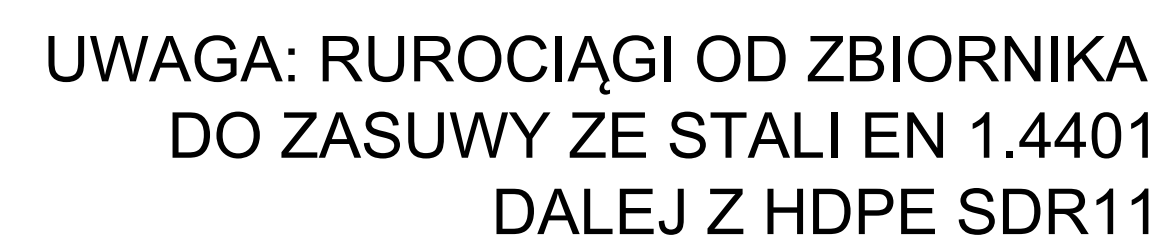


 
# Sw8.1.2

# Sw8.1.1

$$\frac{104,30}{103,22}$$
$$\begin{array}{r} 104,30 \\ \hline 103,21 \end{array}$$


- klasa wytrzymałości betonu (wg PN-EN 206:2014-04): C35/45
- klasa ekspozycji betonu (wg PN-EN 206:2014-04): XC4, XA1, XF1
- nasiąkliwość betonu (wg PN-88/B-06250): <5%
- stopień wodoprzepuszczalności betonu (wg PN-88/B-06250): W8
- stopień mrozoodporności betonu w wodzie (wg PN-88/B-06250): F150
- stopień mrozoodporności betonu w 2% NaCl (wg PN-88/B-06250): F50
- wskaźnik w/c (wg PN-EN 206:2014-04):  $\leq 0,45$
- zbrojenie ze stali AIII/AIIIN
- barierki, drabinki, klamry (stopnie złączowe) - Ø50 stal EN 1.4401

- elementy prefabrykowane układać na warstwie niezagęszczonego piasku gr. 5 cm
- zaleca się posadowienie zbiornika na płycie fundamentowej  
(wymiały płyty oraz jej zbrojenie wg odrębnej dokumentacji)

|                   |                                                                                                                                                                                                                                                                                                                           |    |        |       |         |      |
|-------------------|---------------------------------------------------------------------------------------------------------------------------------------------------------------------------------------------------------------------------------------------------------------------------------------------------------------------------|----|--------|-------|---------|------|
| WYKONANIE         | <b>"Rozbudowa stacji uzdatniania wody przy ul. Metalowej w Kutnie"</b>                                                                                                                                                                                                                                                    |    |        |       |         |      |
| OPIS              | BUDOWA ZBIORNIKÓW WODY I KANAŁIZACJI NA PODROZNYM UCYKU WODY W KUTNIE PRZY UL. METALOWEJ 4<br>JEDEINOWE - KUTNO - 00001; 1 OBEREŚ SKŁĘPOCZA 100201, 1 0003<br>UL. METALOWA 4 - 99-300 KUTNO, 100301, 100302, 100303, 100304<br>PRZEBUDOWA WODOCIĄGÓW I KANAŁIZACJI W KUTNIE SP Z O.O.<br>UL. PRZEMYSŁOWA 4 - 99-300 KUTNO |    |        |       |         |      |
| PROJEKTANT        | MGR INŻ. MAREK SZULC<br>UPR. NR. 14001/SZ/PWO/S/11, 2598                                                                                                                                                                             |    |        |       |         |      |
| NAZWA PRZEKAZU    | BUDOWA ZBIORNIKÓW WODY PITNEJ 2 x 50m <sup>3</sup><br>NA PODROZNYM UCYKU WODY<br>W KUTNIE PRZY UL. METALOWEJ 4<br><b>RZUTY I PRZEKROJE</b>                                                                                                                                                                                |    |        |       |         |      |
| Data<br>LUTY 2025 | Skala:                                                                                                                                                                                                                                                                                                                    | PT | Skala: | 1:500 | Piętro: | 02-B |