

MAPA SYTUACYJNO – WYSOKOŚCIOWA
DO CELÓW PROJEKTOWYCH

skala 1 : 500

wykonana przez: GeoProjekt Usługi Geodezyjno-Kartograficzne
Iga Lewandowska,

ul. Jagiełły 5/39, 99–300 Kutno

Nr zgłoszenia GK.6642.206.2019

Obiekt : woj. łódzkie, miasto Kutno

Jednostka ewidencyjna: 100201_2 – Kutno

Obwód ewidencyjny: 100201_2.0002 – Raszew–Piaski

Obwód ewidencyjny: 100201_2.0004 – Kościuszków

ul. Marii – Skłodowskiej – Curie

kierownik pracy:
Adam Lewandowski

upr. geod. 22454

W obszarze oznaczonym fioletową linią przerywaną dokonano aktualizacji treści mapy zasadniczej o treść obligatoryjną. Mapa aktualna na dzień 02.05.2019 r.

Mapę wykonano na podstawie aktualizacji istniejącej mapy numerycznej miasta Kutno

Układ współrzędnych płaskich: 2000/18, ukł. wysokościowy: Kronsztad 60,
ark. 6.174.32.18.2.3, 6.174.32.18.4.18.17.4.32.18.4.1.3

Przebieg granic działek oraz konturów klasyfikacyjnych wnieiono na podstawie danych z ewidencji gruntów i budynków.

UWAGA

Nie wyklucza się istnienia w terenie innych urządzeń i urządzeń, o których brak informacji wynika z zasobów historycznych lub niedopełnienia przepisów zgłoszenia do inwentaryzacji



(art. 43 Ustawa z dnia 7 lipca 1994 r. Prawo Budowlane tekst jednolity Dz. U. z 2017 r.)

Mapę wykonano bez ustalenia obciążen technicznych gruntów w oparciu o dane z ksiąg wieczystych, ponieważ charakter projektowanej inwestycji budowlanej nie wpływa na sposób zagospodarowania

gruntów objętych mapą do celów projektowych par. 80 p.5 Rozp. MSWiA z dn. 9.11.2017 (z późn. zmianami)

w sprawie standardów technicznych

ZA ZGODNOŚĆ Z ORYGINAŁEM:
MGR INŻ. MAREK SZULC

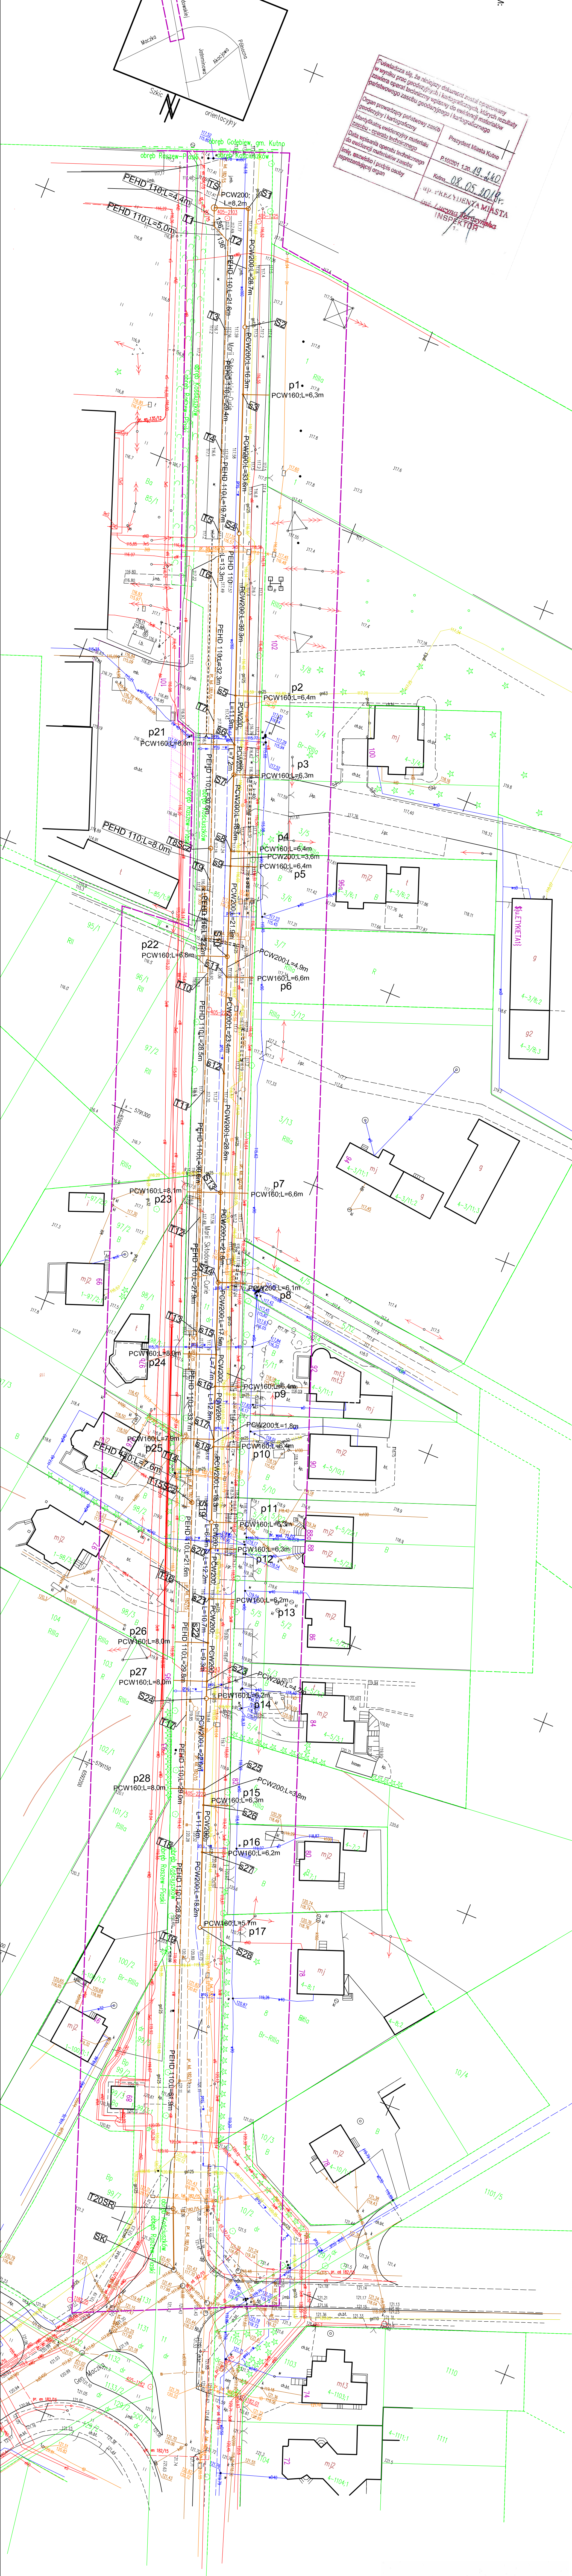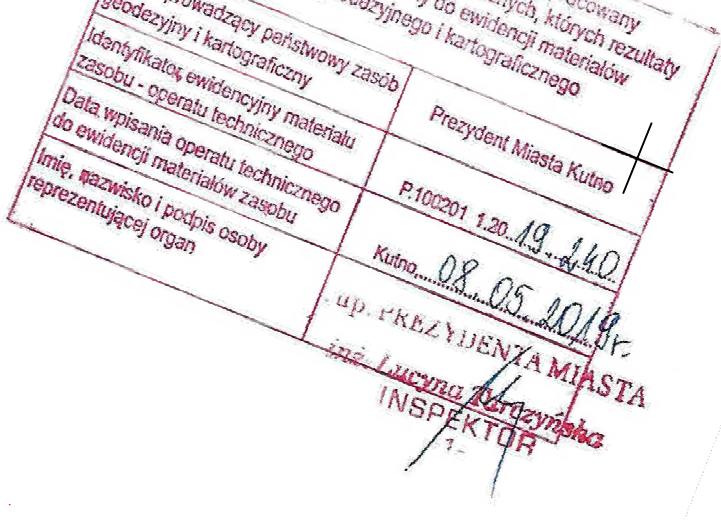

PREZYDENT MIASTA KUTNO
Pl. Marsz. J. Piłsudskiego 18
99-300 Kutno

Dokumentacja była przedmiotem narady
ordynacyjnej przeprowadzonej przy udziale
zainteresowanych stron
w siedzibie Urzędu Miasta Kutno

Protokół Nr GK.6030 z dnia 10.05.2019

PRZEDSIĘBIORSTWO WODOCIAŁÓW I KANALIZACJI
NARADY KOORDYNUJĄCEJ
dyskusja projektowa
sieci uzbrojenia terenu
SPECJALISTA

LEGENDA:

- PROJEKTOWANA SIEĆ KANALIZACJI SANITARNEJ
- GRAWITACYJNEJ
- PROJEKTOWANA SIEĆ KANALIZACJI SANITARNEJ
- RURIOWODY TŁOCZNY
- PROJEKTOWANE ODCISŁE BOCZNE
- KANALIZACJI SANITARNEJ NR ODEJŚCIA
- STUDNIUM REMIZYJNA Ø1.0m
- STUDNIUM REMIZYJNA Ø0.425m
- STUDNIUM REMIZYJNA Ø1.0m ROZPRĘŻNA
- NA RURIOWODACH TŁOCZNYCH
- STUDNIUM REMIZYJNA Ø1.0m
- CZYSZĄCZAKOWA
- PUNKT CHARAKTERYSTYCZNY
- NA RURIOWODACH TŁOCZNYCH
- TŁOCZNA SIEĆ
- ZAKRES OPRACOWANIA

INWENTARZ	PRZEDSIĘBIORSTWO WODOCIAŁÓW I KANALIZACJI W KUTNIE SP. Z O.O. UL. PRZEMYSŁOWA 4, 99-300 KUTNO
INWENTARZ	BUDOWA SIECI KANALIZACJI SANITARNEJ WRAZ Z ODCISŁAMI BOCZNYMI DO GRANIC POSIĘSI ORAZ Z POMIAMI SIECIOWYMI W UL. MARII SKŁODOWSKIEJ-CURIE W KUTNIE (KATEGORIA OBIEKTU XXV)
ADRES	województwo łódzkie, jednostka ewidencyjna: 100201_2 - Kutno, obwód ewidencyjny: 100201_2.0002 - Raszew-Piaski, obwód ewidencyjny: 100201_2.0004 - Kościuszków, ul. Marii Skłodowskiej - Curie, dz. nr ew. 1.1.
NAMNA WSK.	PROJEKT ZAGOSPODAROWANIA TERENU - BUDOWA SIECI KANALIZACJI SANITARNEJ
PROJEKTANT	MGR INŻ. MAREK SZULC
PROJEKTANT	MGR INŻ. PAULINA SZULC
PROJEKTANT	PROJEKT SANITARNE
PROJEKTANT	PROJEKT BUDOWLANY
PROJEKTANT	1 : 500
PROJEKTANT	MAJ/2019
PROJEKTANT	1-1